
 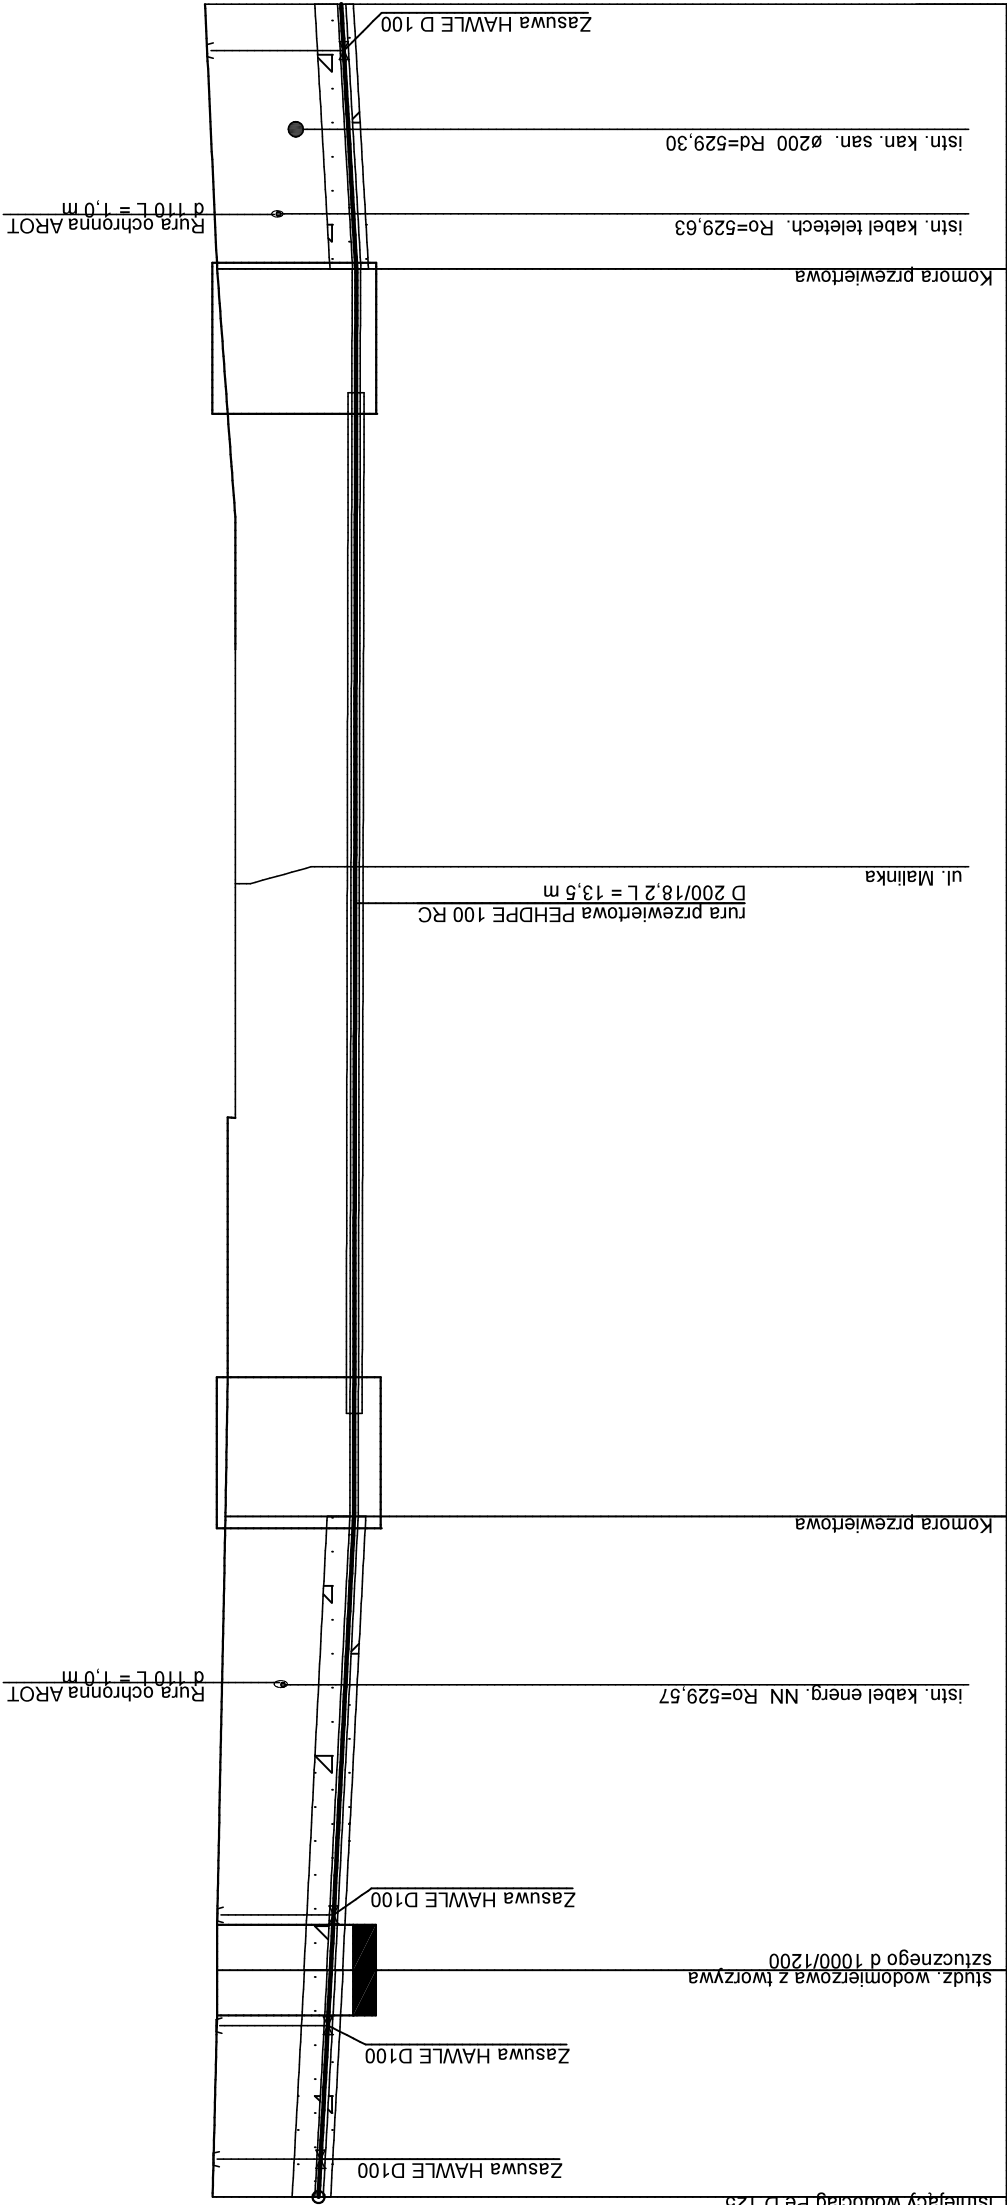


Poziom porównawczy 520,00 m n.p.m.



Zagłębienie osi rurociągu	1.40	1.50	1.70	1.84	1.80
	529.10	528.94	528.63	528.60	528.80
	530.50	530.44	530.33	530.25	530.60
	530.50	530.44	530.33	530.44	530.60
Rzędna osi rurociągu [m]					
Rzędna terenu istniejącego					
Rzędna terenu projektowanego					

Material, Odległości	110x6,6 PE100_SDR17_sz L=29,00 m			
Spadek				
Odległości [m]	54,4 ‰ 3,00	51,1 ‰ 6,00	1,8 ‰ 16,50	L=16,50 57,1 ‰ L=3,50 3,50
Podsypka	podsypka piaskowa o gr. 10 cm			podsypka piaskowa o gr. 10 cm
Zasyпка	obsypka piaskowa o gr. 30 cm			obsypka piaskowa o gr. 30 cm

 BIURO PROJEKTOWE SPÓŁKA Z O.O. GIEZIŃA 16 73-04-19 TEL. (0-23) 8571-666 TEL. (0-23) 8571-358		Cn 606	
Branża:	Uzbrojenie		
Faza:	Projekt Budowlany		
Objekt:	Przejęcie projektowanym wodociągiem pod drogą wojewódzką w Wiśle Maliniec PROFIL PRZEJŚCIA POD		
Treść rysunku:	DROGĄ WOJEWÓDZKĄ		
Autor projektu:	mgr inż. I. Swarowska		
Nr uprawnień:	315/80 Kt; 380/79 Kt		
Sprawdził:	inż. Sz. Serafin		
Nr uprawnień:	UAN-VI-1227/198/86		
Opracował:	Autor		
Prezes zarządu:	inż. bud. S. Serafin		
Data wykonania:	07.2020	Skala: 1:100/500	Rys. nr.: 3
Licencja INTELICAD #1243352		Nr str.	