




studz. wodomierzowa za pkt 1
pomiar poboru wody z sieci gminnej

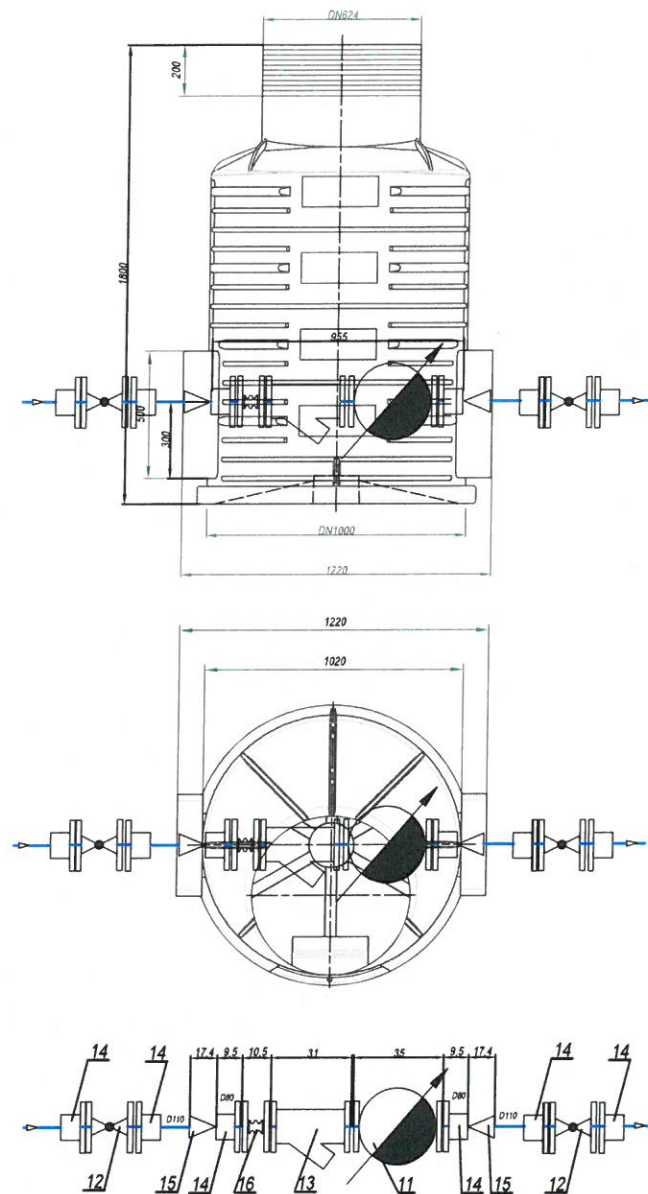


1. studz. na dz.4692/80 ul. Kędziorowska
2. studz. na dz.4692/177 ul. Cieńkowska

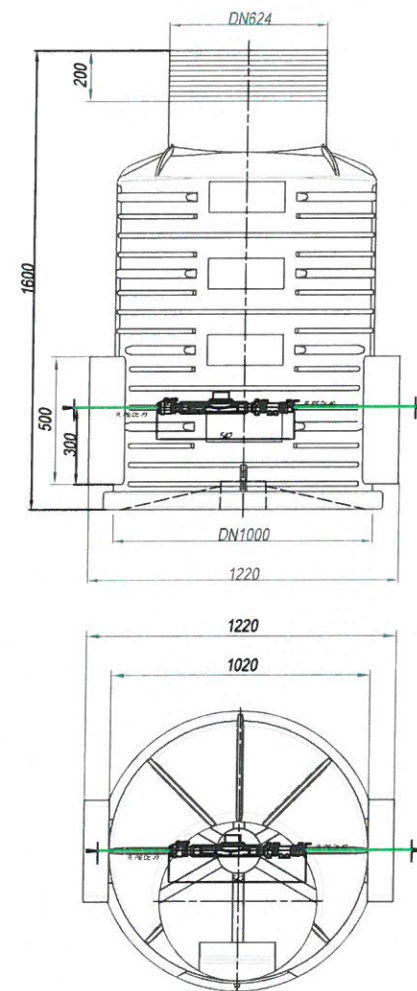

studz. na dz.4660/85 ul. Cieńkowska 3
z reduktorem

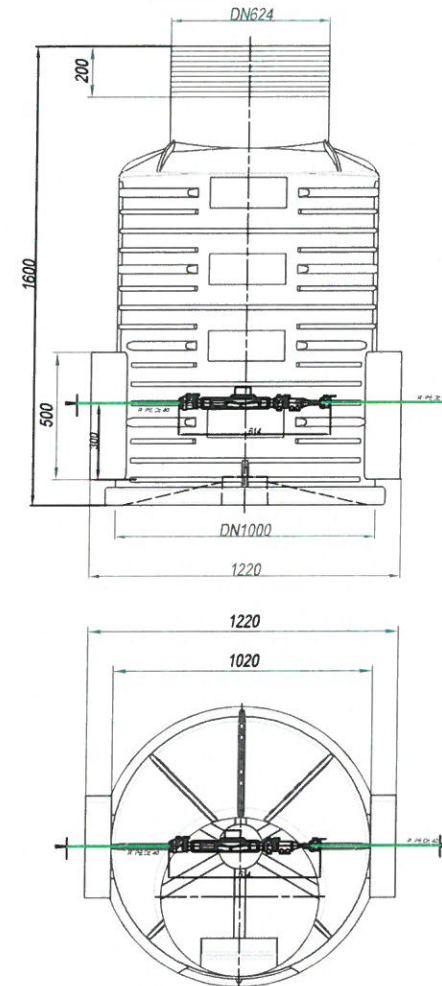



studz. na dz.4660/98 ul. Cieńkowska 1
dwa zestawy z reduktorami

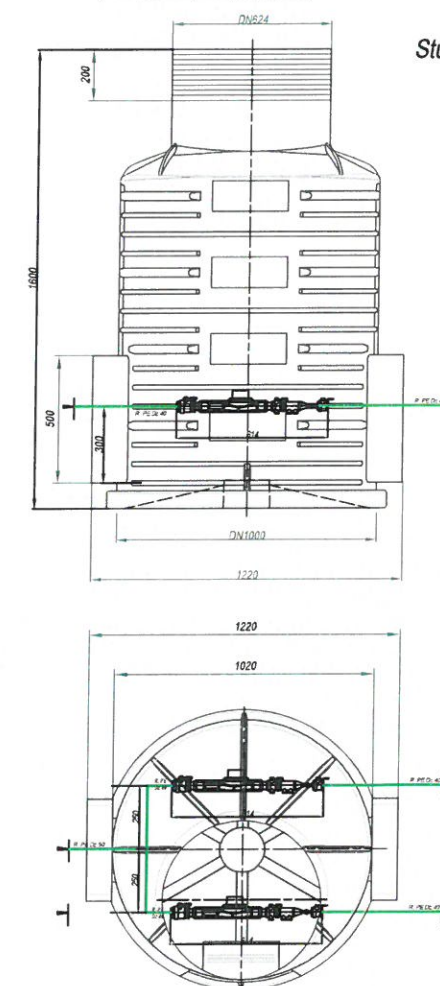

Studzienka wodomierzowa (wymiary w mm)
DN1000/1200
H-1600

1. Rura ciśnieniowa PE 1,0 Mpa Dz 40
2. Zawór kulowy Dn 15
3. Złączka redukcyjna Dn 32/15
4. Typowy uchwyt montażowy wodomierza
5. Wodomierz JS Dn 15
6. Plomba legalizująca
7. Zawór Dn 15 z kurkiem spustowym
8. Zawór antyskażeniowy klasy EA Dn 15
9. Zawór kulowy Dn 15
10. Reduktor [redacted] d 15
11. Wodomierz [redacted] Dn 80
Q = 63,0 m³/h
12. Zasuwa kołnierzysta E1
[redacted] Dn 100
13. Filtr siatkowy kołnierzowy typ Y33 Dn 80
14. Kołnierz systemu 2000 do rur PE
[redacted] Dn80 - 2 szt; Dn100 - 4 szt
15. Elektroredukcja PE 100 SDR 11 110/80
16. Kompensator kołnierzowy Dz 80

SCHEMAT WĘZŁA WODOMIERZOWEGO
(w studzience wodomierzowej)
wymiary podano w cm

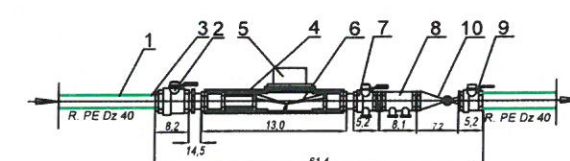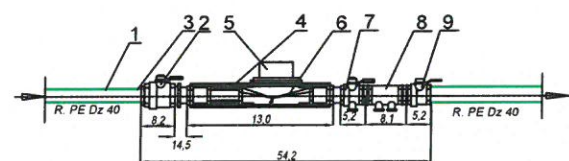

Branża: Uzbrojenie		Cn 606
Faza: Projekt Budowlano - wykonawczy		
Dzieło: Budowa wodociągu w Wiśle Malince w rejonie ul. Malinka, Cieńkowska		
Treść rysunku: USYTUOWANIE WODOMIERZY W STUDZIENKACH		
Autor projektu: mgr inż. I. Swarowska		
Nr uprawnień: 315/80 Kt; 380/79 Kt		
Sprawdził: inż. Sz. Serafin		
Nr uprawnień: UAN-VI-1227/196/86		
Opracował: Autor		
Prezes zarządu: inż. bud. S. Serafin		
Data wykonania: 10.2019		Rys. nr: 13
Skala: 1:20		Nr str.
Licencja: INTELICAD #1243352		