




Id. zgłoszenia:  
Zlecenie:  
Województwo:  
Powiat:  
Gmina:  
Jednostka ewid.  
Obręb:  
Działka:

WGD.6640.4784.2018  
70/2018  
śląskie  
cieszyński  
Wisła  
Wisła (240303\_1)  
Wisła (0002)  
4349/303ime

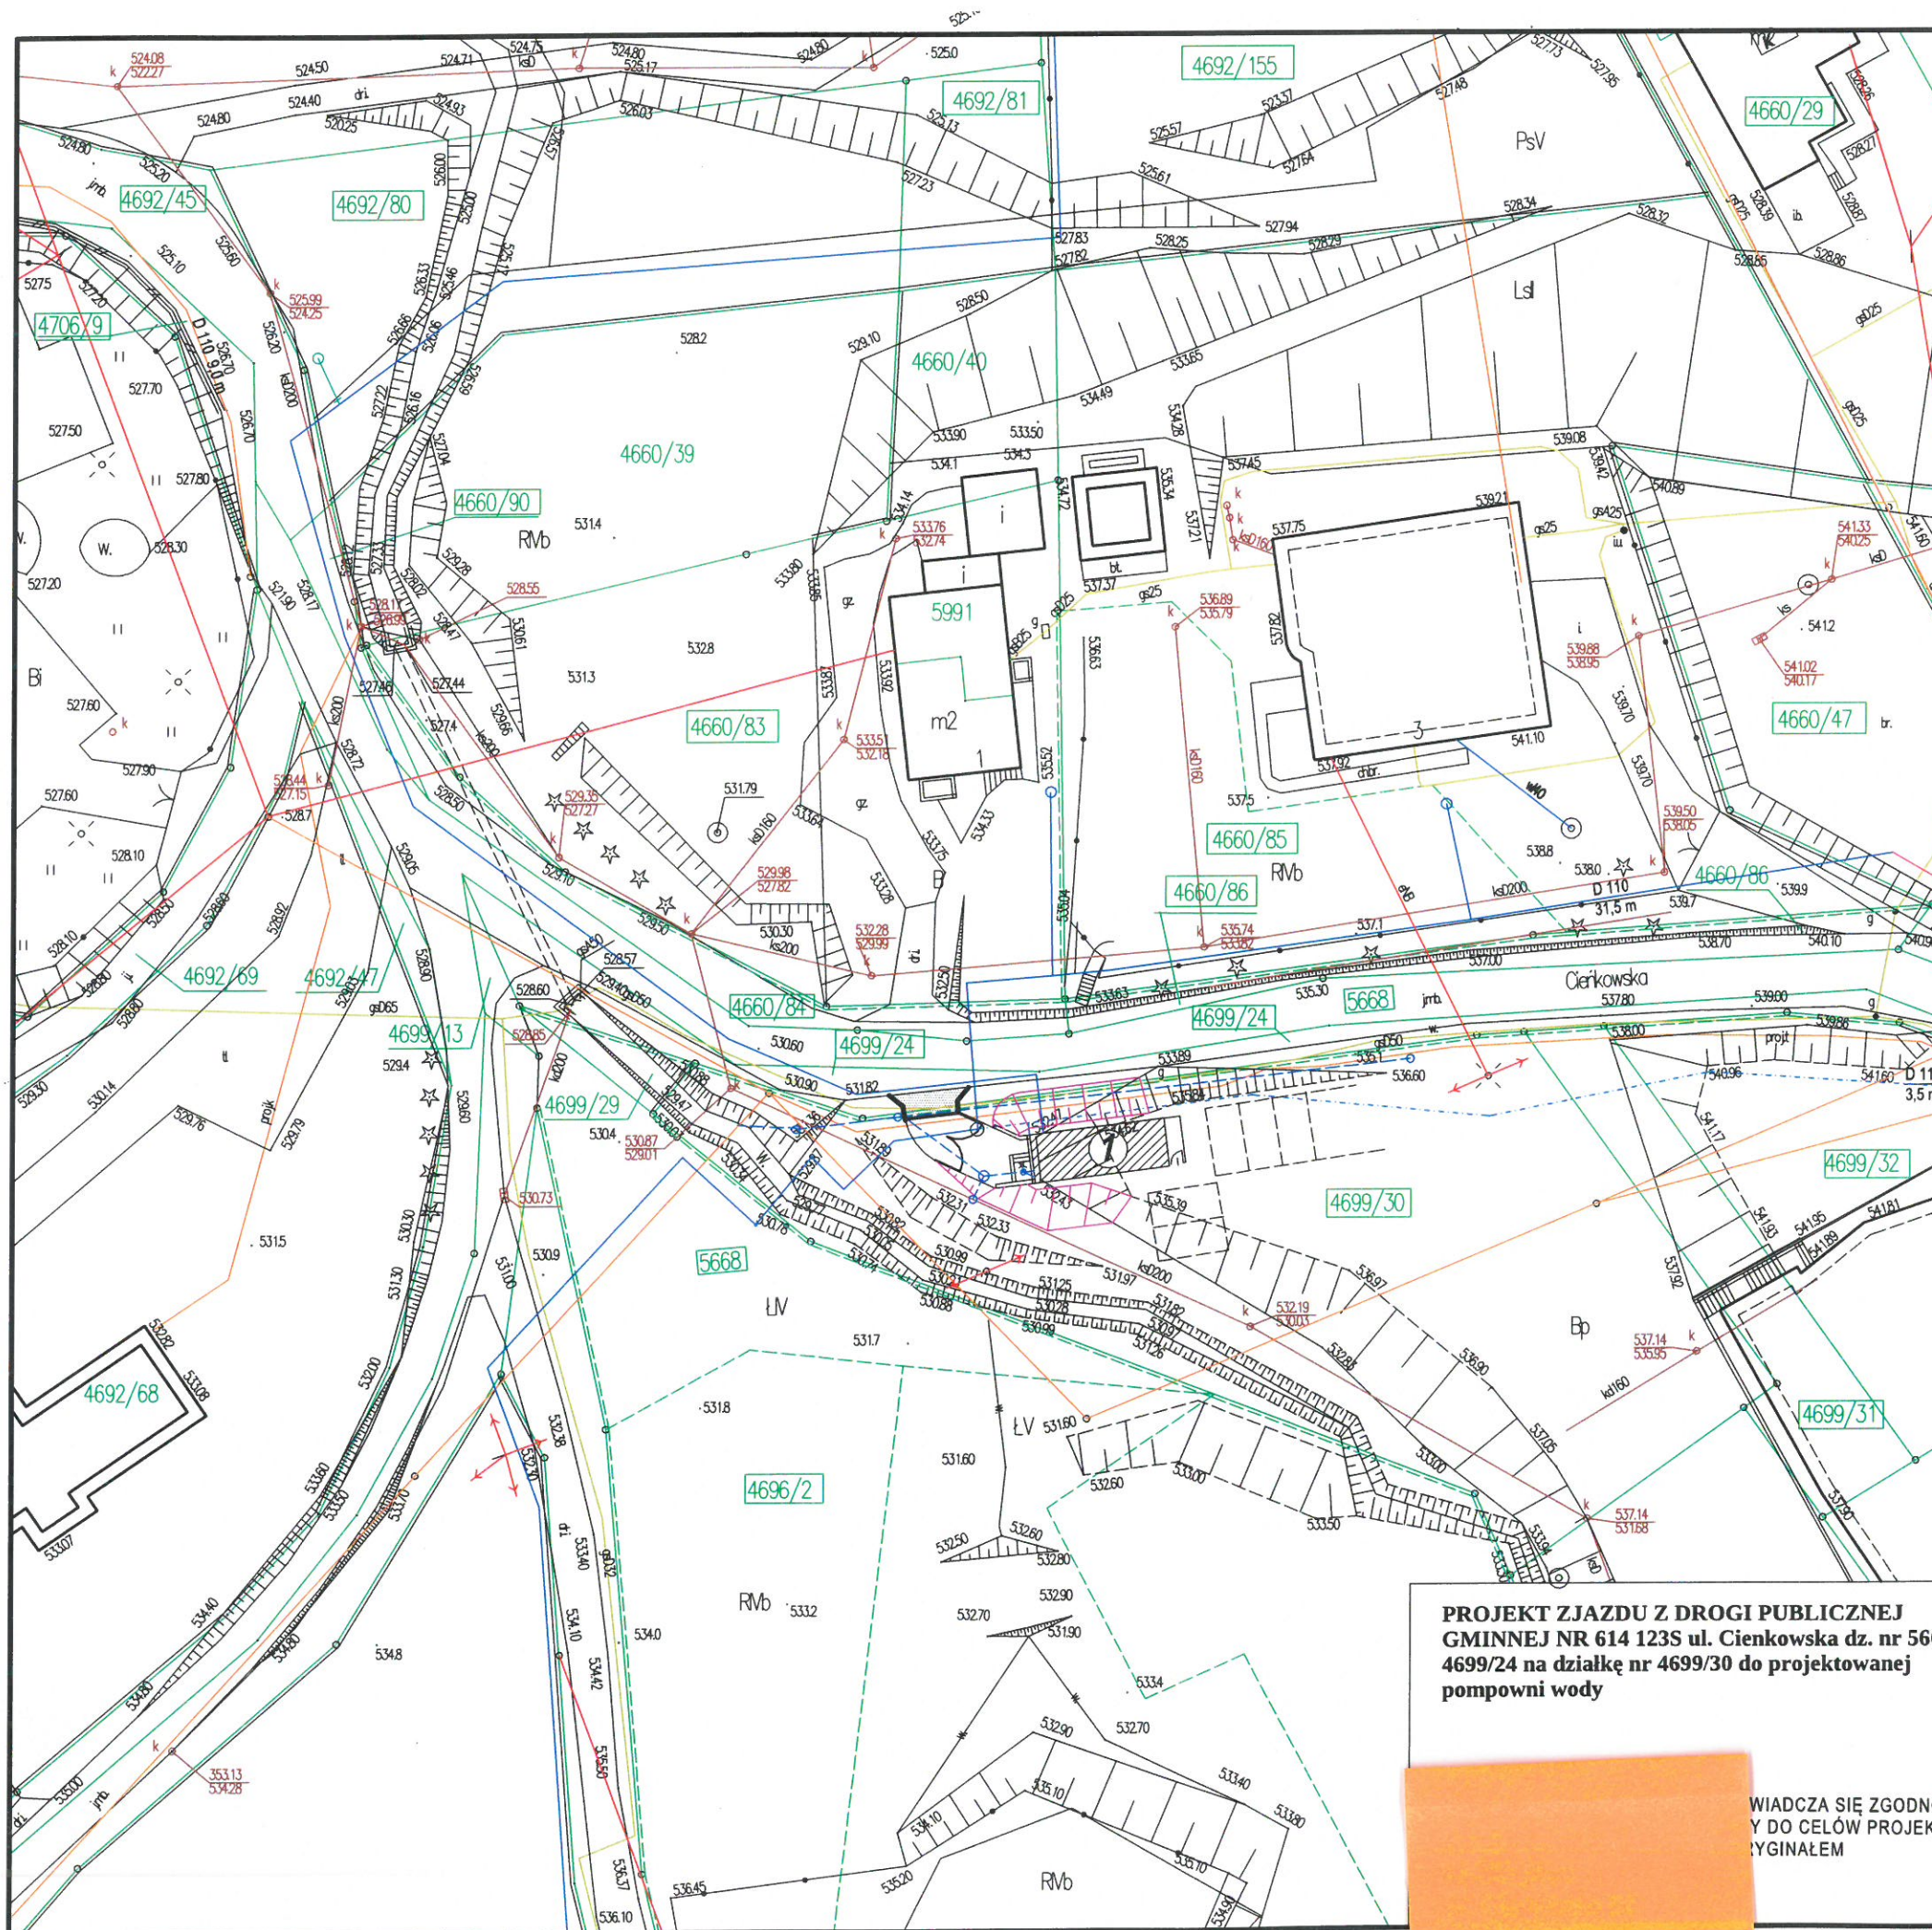

## MAPA DO CELÓW PROJEKTOWYCH

Układ współrzędnych płaskich 2000, strefa 6 Skala 1:500  
Układ wysokościowy: Kransztadt'86

Sekcja mapy (2000): 6.116.29.23.3.1; 6.116.29.23.3.2; 6.116.29.23.3.3;  
6.116.29.23.3.4; 6.115.29.03.1.1; 6.115.29.03.1.2

- x mapa powstała w wyniku pomiaru bezpośredniego oraz danych PZGiK wydanych do zgłoszenia
- x nie wyklucza się istnienia w terenie uzbrojenia podziemnego nie zgłoszonego do inwentaryzacji
- x dane ewidencyjne stanowiące treść mapy mogą nie spełniać wymagań obowiązujących standardów technicznych
- x linią ciągłą koloru zielonego oznaczono granice działek na podstawie mapy ewidencyjnej
- x linią przerywaną koloru zielonego oznaczono granice klasoużytków na podstawie mapy ewidencyjnej
- x linią przerywaną koloru granatowego oznaczono granice jednostek strukturalnych z Miejscowego Planu Zagospodarowania Przestrzennego Miasta Wisła
- x nie badano obciążeń służebnościami gruntowymi



Projektowana pompownia



Projektowany wjazd



Projektowane skarpy

— granice działek

**PROJEKT ZJAZDU Z DROGI PUBLICZNEJ  
GMINNEJ NR 614 123S ul. Cienkowska dz. nr 5668,  
4699/24 na działkę nr 4699/30 do projektowanej  
pompowni wody**

WIADCZA SIĘ ZGODNOŚĆ KOPII  
Y DO CELÓW PROJEKTOWYCH  
YGINAŁEM

|                                                                               |                     |                                                                                            |  |
|-------------------------------------------------------------------------------|---------------------|--------------------------------------------------------------------------------------------|--|
| <b>MIASCO PROJEKT</b><br>SPÓŁKA Z O.O.                                        |                     | <b>CIESZYN</b><br>CIESZYN, ul. 3 MAJA 18<br>TEL.: (0-33) 8521-656<br>TEL.: (0-33) 8521-358 |  |
| <b>Branża:</b> Drogowa                                                        |                     | <b>Cn</b> 606                                                                              |  |
| <b>Faza:</b> Projekt Budowlany                                                |                     |                                                                                            |  |
| <b>Obiekt:</b> Zjazd z drogi do budynku pompowni wody<br>Wisła ul. Cienkowska |                     |                                                                                            |  |
| <b>Treść rysunku:</b> PROJEKT ZAGOSPODAROWANIA TERENU                         |                     |                                                                                            |  |
| <b>Autor projektu:</b> inż. bud. S. Serafin                                   |                     |                                                                                            |  |
| <b>Nr uprawnień:</b> 9/92B-B; AG.II.4/2/7342/12/99                            |                     |                                                                                            |  |
| <b>Opracował:</b> inż. bud. T. Przywara                                       |                     |                                                                                            |  |
| <b>Przeznaczony:</b> inż. bud. S. Serafin                                     |                     |                                                                                            |  |
| <b>Data wykonania:</b> 12. 2019                                               | <b>Skala:</b> 1:500 | <b>Rys. nr:</b> 1                                                                          |  |
| Licencja ABIS® PLAN 241-PRO2000P0-041111-202971                               |                     |                                                                                            |  |