




Id zgłoszenia:
Zlecenie:
Województwo:
Powiat:
Gmina:
Jednostka ewid:
Obręb:
Działki:

WGD.6640.4784.2018
70/2018
śląskie
cieszyński
Wisła
Wisła (240303_1)
Wisła (0002)
4349/303inne

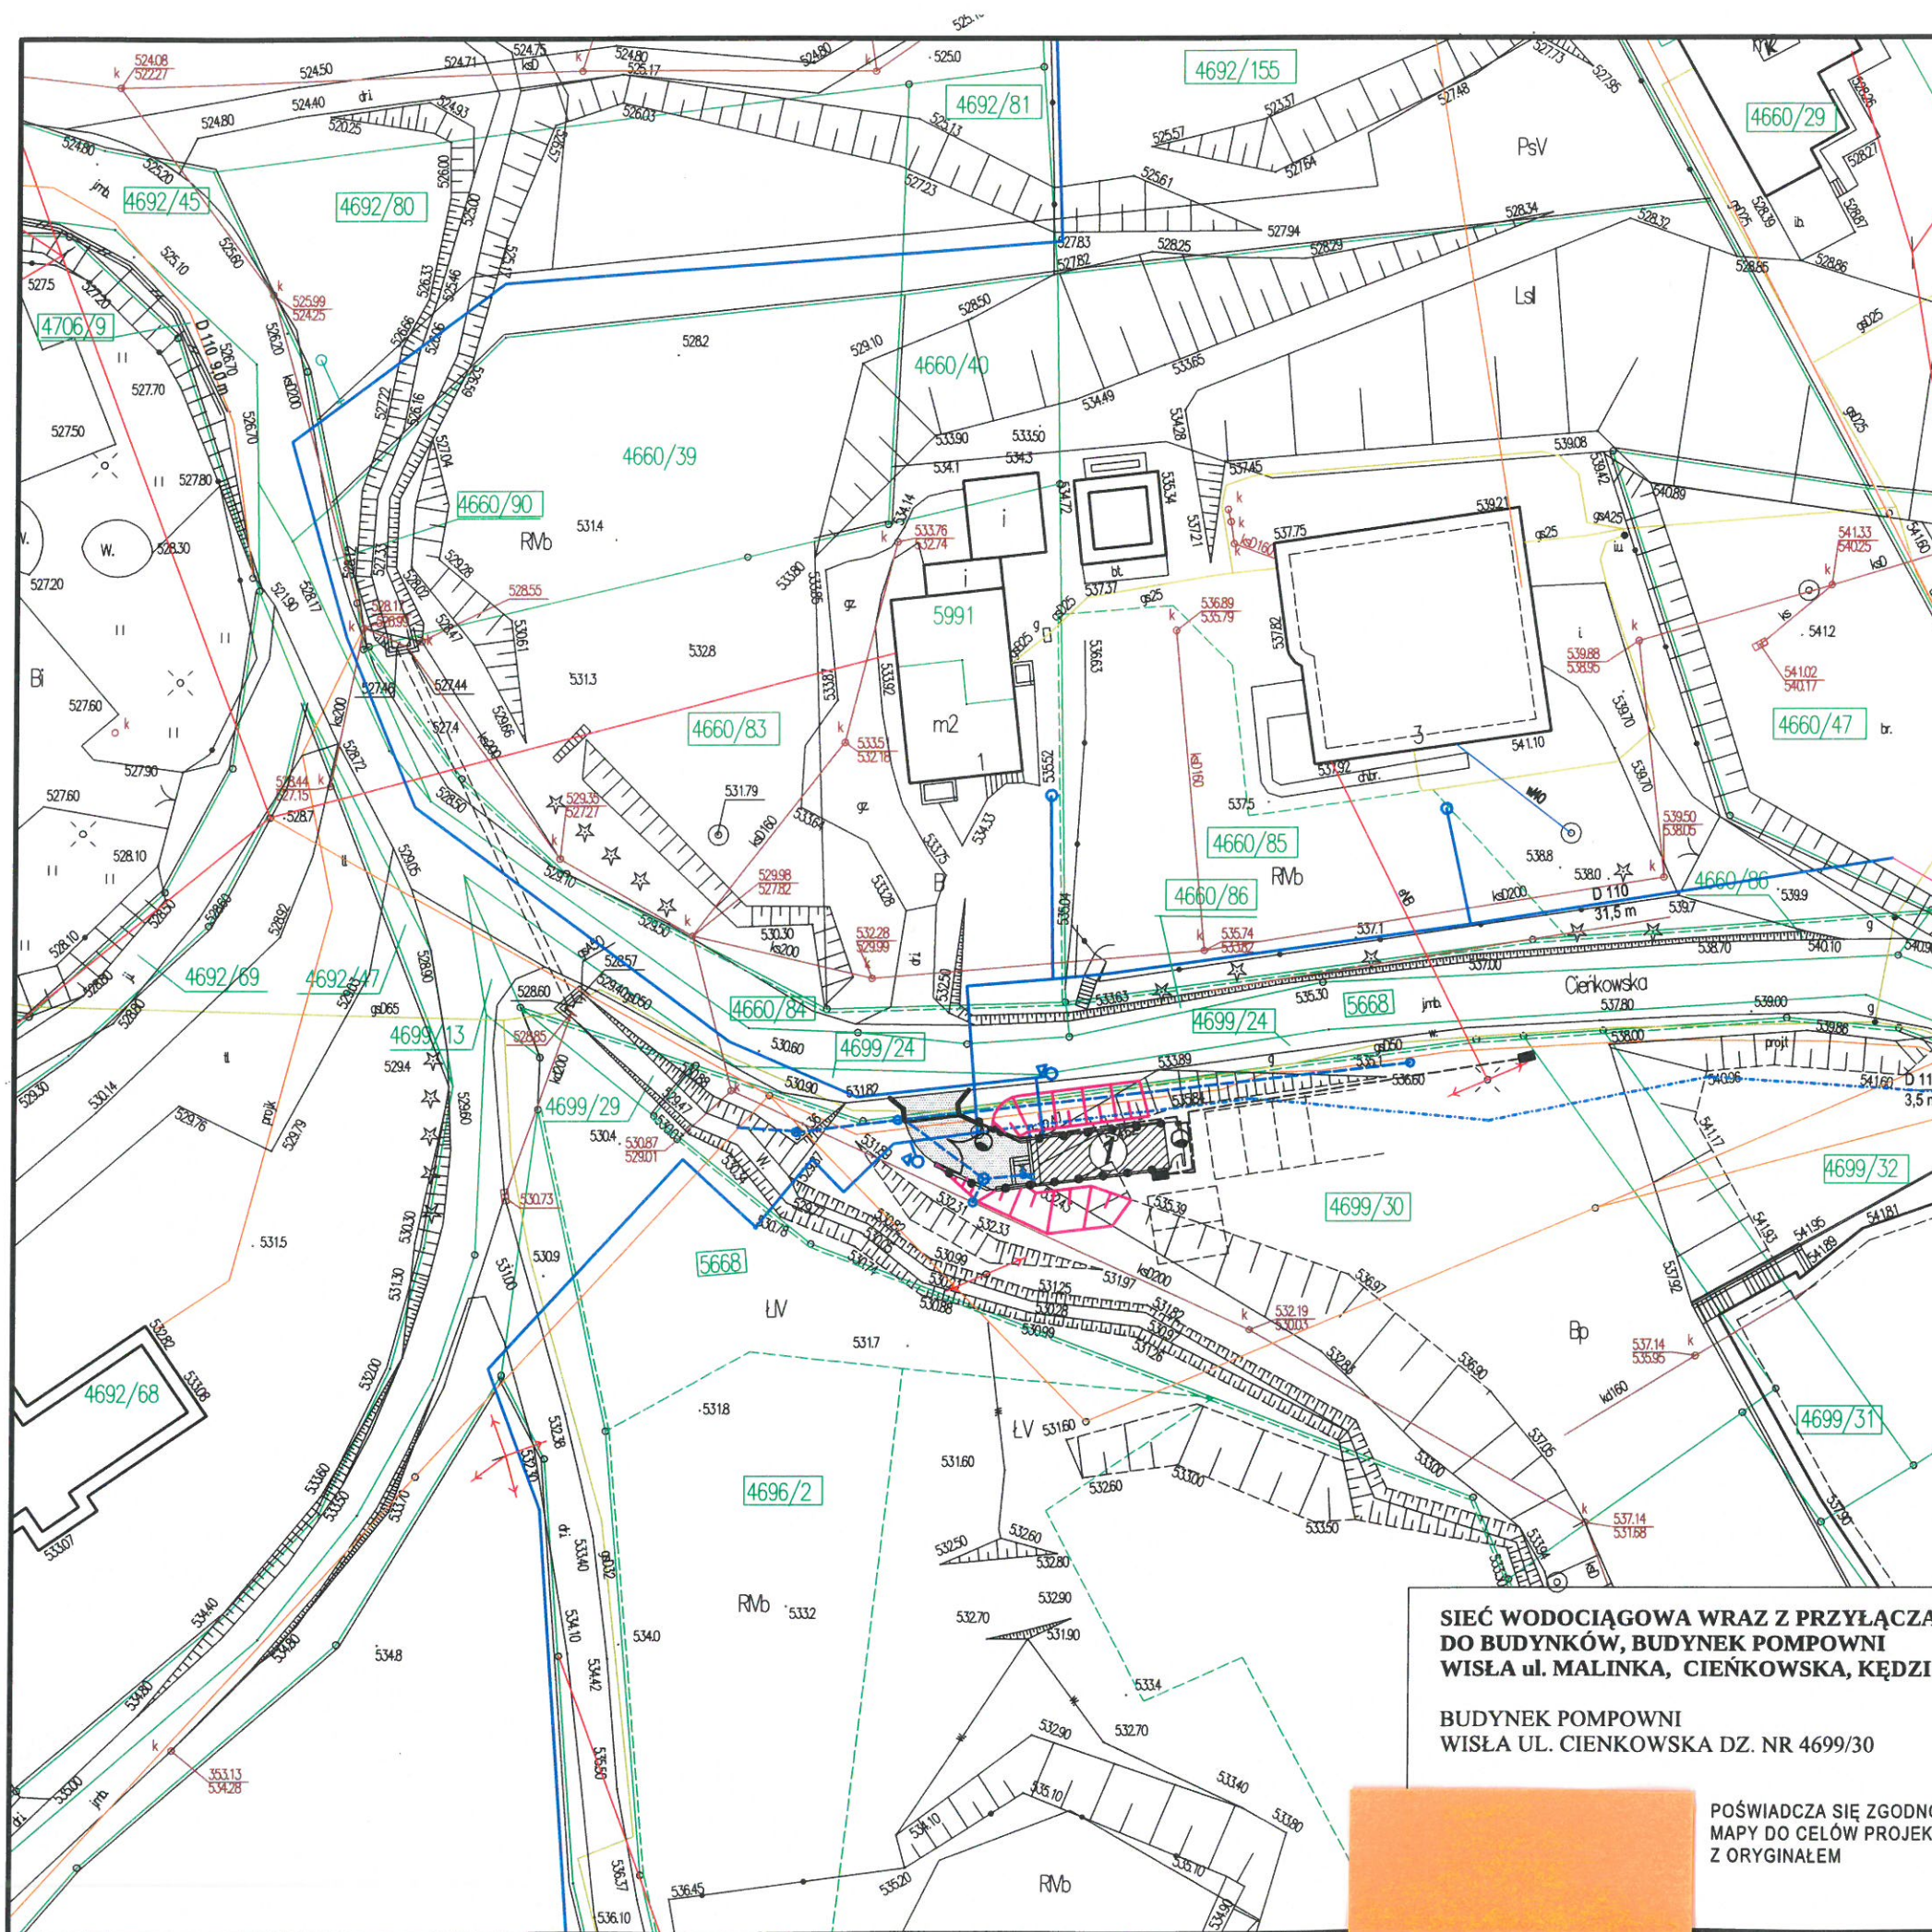


MAPA DO CELÓW PROJEKTOWYCH

Układ współrzędnych płaskich: 2000, strefa 6 Skala 1:500
Układ wysokościowy: Kransztadt'86

Sekcja mapy (2000): 6.116.29.23.3.1; 6.116.29.23.3.2; 6.116.29.23.3.3;
6.116.29.23.3.4; 6.115.29.03.1.1; 6.115.29.03.1.2

- x mapa powstała w wyniku pomiaru bezpośredniego oraz danych PZGiK wydanych do zgłoszenia
- x nie wyklucza się istnienia w terenie uzbrojenia podziemnego nie zgłoszonego do inwentaryzacji
- x dane ewidencyjne stanowiące treść mapy mogą nie spełniać wymagań obowiązujących standardów technicznych
- x linią ciągłą koloru zielonego oznaczono granice działek na podstawie mapy ewidencyjnej
- x linią przerywaną koloru zielonego oznaczono granice klasoużytków na podstawie mapy ewidencyjnej
- x linią przerywaną koloru granatowego oznaczono granice jednostek strukturalnych z Miejsowego Planu Zagospodarowania Przestrzennego Miasta Wisła
- x nie badano obciążeń służebnościami gruntowymi

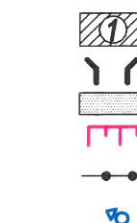

- Projektowana pompownia
- Projektowany wjazd wg. odrębnego opracowania
- Projektowany plac utwardzony z dojazdem
- Projektowane skarpy
- Projektowane ogrodzenie
- projektowane hydranty
- projektowany wodociąg do pompowni
- projektowany wodociąg tłoczny z pompowni
- projektowany wodociąg do hydrantu z pompowni
- projektowane przyłącza do budynków
- istniejący wodociąg
- istniejący gazociąg
- istniejąca kanalizacja sanitarna
- istniejący kabel energetyczny
- istniejący kabel teletechniczny
- granice działek

**SIEĆ WODOCIĄGOWA WRAZ Z PRZYŁĄCZAMI
DO BUDYNKÓW, BUDYNEK POMPOWNI
WISŁA ul. MALINKA, CIENKOWSKA, KĘDZIOROWSKA**

**BUDYNEK POMPOWNI
WISŁA UL. CIENKOWSKA DZ. NR 4699/30**

POŚWIADCZA SIĘ ZGODNOŚĆ KOPII
MAPY DO CELÓW PROJEKTOWYCH
Z ORYGINAŁEM

MIASTOPOJEC SPÓŁKA Z O.O.		CIESZYŃ CIESZYŃ, ul. 3 MAJA 18 TEL. (0-33) 8521-666 TEL. (0-33) 8521-358
Branża: Drogorowa	Cn 606	
Faza: Projekt Budowlany		
Obiekt: Sieć wodociągowa wraz z przyłączami do budynków, Budynek pompowni Wisła ul. Cienkowska		
Treść rysunku: PROJEKT ZAGOSPODAROWANIA TERENU		
Autor projektu: mgr inż. W. Fedrizzi		
Nr uprawnień: UAN-VI-1227/157/87		
Sprawdził: mgr inż. R. Raszka		
Nr uprawnień: 657/71/Kt		
Opracował: inż. bud. T. Przywara		
Prezes zarządu: inż. bud. S. Serafin		
Data wykonania: 11. 2019	Skala: 1:500	Rysrr: 1
Licencja ABIS® PLAN 241-PRO2000P0-041111-202971		